


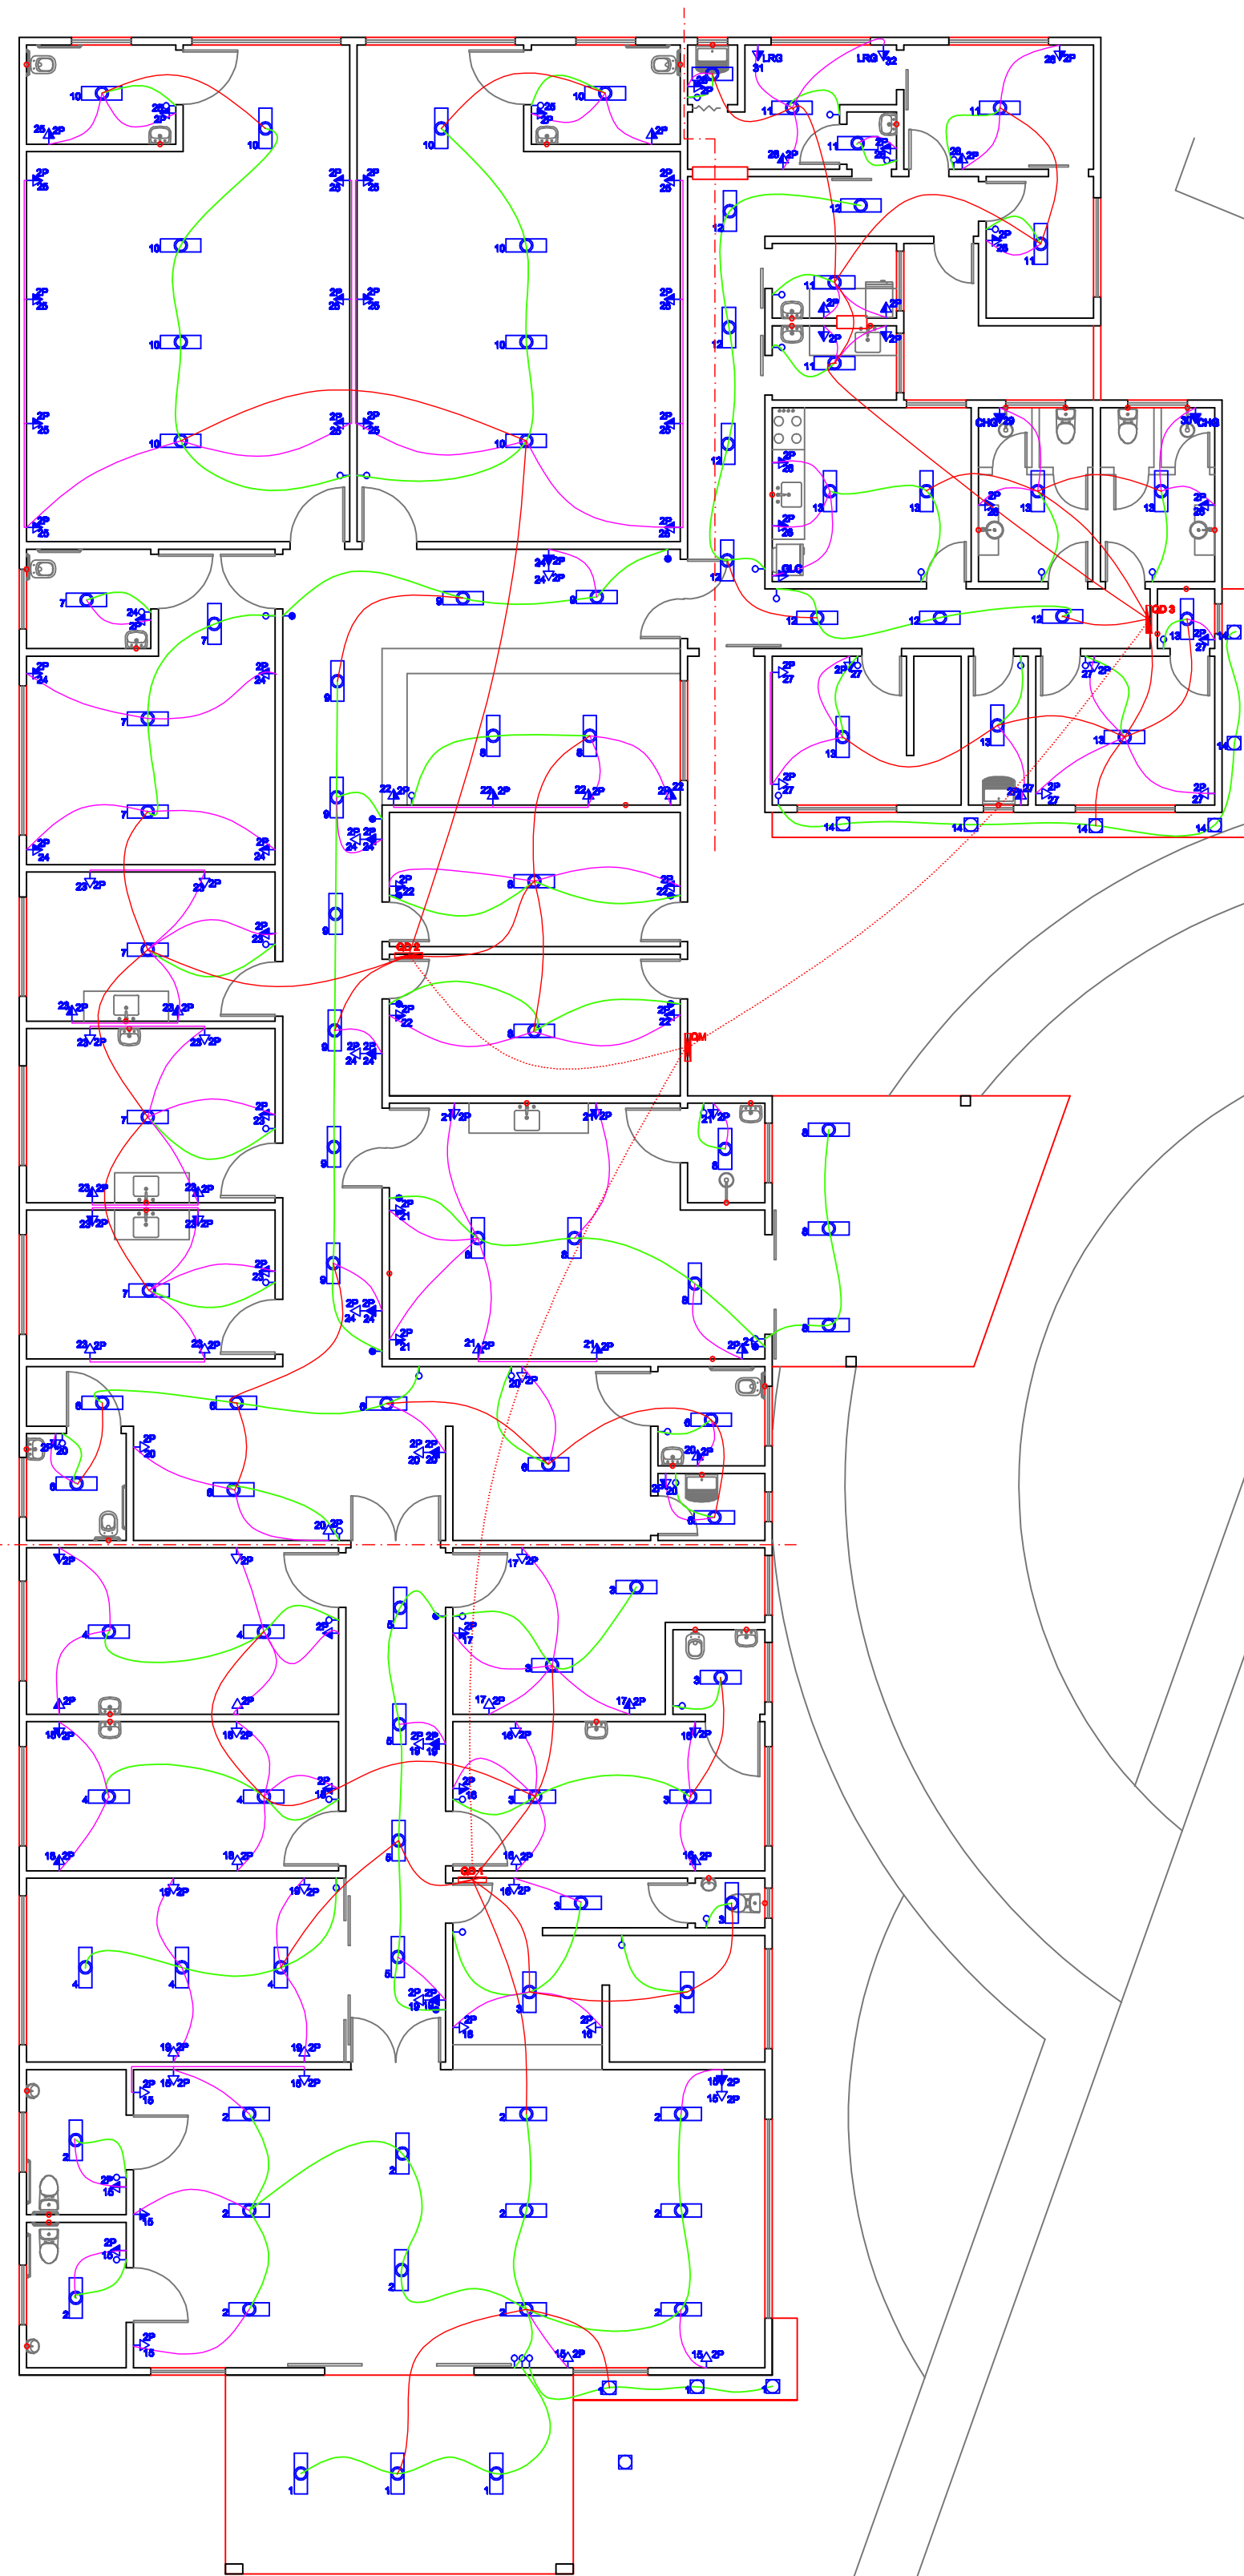

PLANTA BAIXA
escala 1:100

Legenda das indicações

- CHG Tomada - uso específico - Chuveiro grande
- GLC Tomada - uso específico - Geladeira comum
- LRG Tomada - uso específico - Lava roupa grande
- 2P Tomada rede de 2 pólos - 2P - 10A
- AL1 Alimentador Predial
- QM1 Quadro medidor geral
- QD Quadro de distribuição de circuitos

Legenda

- Interruptor paralelo 1 tacle - 1,10m do piso
- Interruptor simples 1 tacle - 1,10m do piso
- Luminária p/ lmp. fluor. tubular - embutir
- Luminária spot p/ fluor. compacta tripla - sobrepor
- Ponto 2P+T a 2,20m do piso
- Ponto 2P+T a 1,10m do piso
- Ponto 2P+T a 1,10m do piso
- Tomada universal 2P a 0,30m do piso
- Tomada universal 2P a 1,10m do piso
- Tomada universal 2P a 2,20m do piso
- Quadro de distribuição - embutir a 1,50m do piso
- Quadro de distribuição - embutir a 1,50m do piso



DIAGRAMA UNIFILAR

PROJETO ELÉTRICO		FOLHA	01/01
		ESCALA	Indicada
PROJETO: PRONTO ATENDIMENTO MONSENHOR JOSÉ ROBERTO DA SILVA			
LOCAL: RUA ALVES CORRÊA, nº 585, CENTRO CONCEIÇÃO DOS OUROS - MG			
PROP.: PREFEITURA MUNICIPAL DE CONCEIÇÃO DOS OUROS			
SITUAÇÃO SEM ESCALA		DECLARO QUE A APROVAÇÃO DO PROJETO NÃO IMPLICA NO RECONHECIMENTO POR PARTE DA PREFEITURA DO DIREITO DE PROPRIEDADE DO TERRENO.	
QUADRO DE ÁREAS:		PROP.: PREF. MUN. CONCEIÇÃO DOS OUROS CNPJ: 18.677.609/0001-65 PRO: MAURÍCIO EUCLIDES VIANA	
ÁREA : 891,54 m²		RT: ENG.: JOSÉ AIRTON JUNHO DOS REIS CREA:56.250/D	
ART Nº 5600385			