



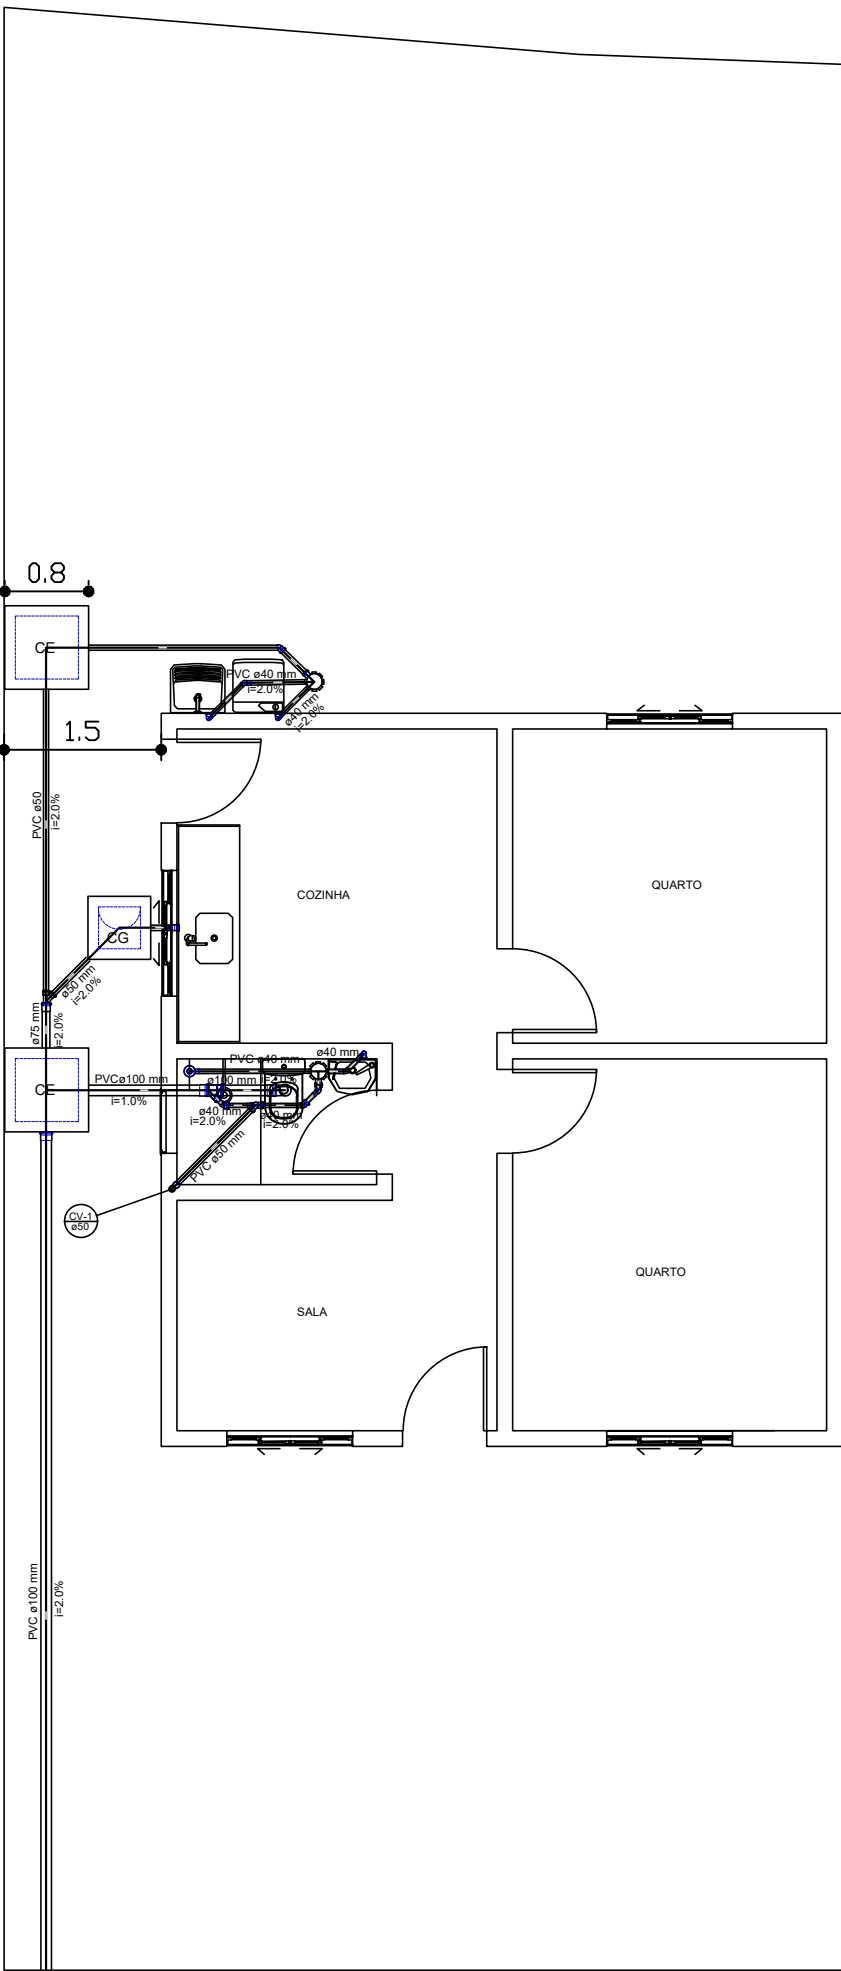


INSTALAÇÕES SANITÁRIAS
Escala: 1:50

Lista de Materiais	
Caixas de Passagem	
Caixa de gordura	1 pc
Caixa de inspeção esgoto simples	2 pc
PVC Acessórios	
Caixa sifonada	2 pc
150x150x50	1 pc
Rede afundado alt. reg. saída 40	1 pc
100 mm - 40 mm	1 pc
Sifão de copo pr pia e lavatório	1 pc
1" - 1 1/2"	1 pc
Sifão flexível c/ Adaptador	1 pc
1 1/2" - 1 1/2"	1 pc
Válvula pr lavatório e tanque	1 pc
1"	1 pc
Válvula pr pia	1 pc
1"	1 pc
Válvula pr tanque	1 pc
1 1/2"	1 pc
PVC Esgoto	
Cap	1 pc
Curva 90 curta	1 pc
100 mm	4 pc
40 mm	2 pc
Joelho 45	4 pc
40 mm	3 pc
50 mm	3 pc
Joelho 90	3 pc
50 mm	3 pc
Joelho 90 canal pr esgoto secundário	3 pc
40 mm - 1 1/2"	3 pc
Junção simples	1 pc
100 mm - 50 mm	1 pc
50 mm - 50 mm	1 pc
Tubo PVC porta-bomba c/ virada	11,60 m
100 mm - 4"	0,79 m
75 mm - 3"	7,81 m
50 mm - 2"	5,57 m
Tubo rígido c/ porta e bolca soldável	1 pc
40 mm	1 pc
Tubo rígido c/ porta lisa	1 pc
16 sanitário	1 pc
50 mm - 50 mm	1 pc
Ventilação	
Curva 45 longa	1 pc
50 mm	1 pc
Tubo rígido c/ porta e bolca soldável	0,95 m
50 mm - 2"	

Legenda	
	Caixa Sifonada
	Caixa Inspeção Esgoto Simples
	Caixa de Gordura
	Cap
	Chuveiro Residencial
	Curva 45 Longa para Esgoto Sanitário
	Joelho 45
	Junção simples
	Lavatório Residencial com sifão
	Máquina de Lavar Roupas - DN 40mm
	Pia de Cozinha Residencial com Sifão 50mm
	Ramais de Ventilação
	Tanque de Lavar Roupas DN 40mm
	Vaso Sanitário c/ curva 90°

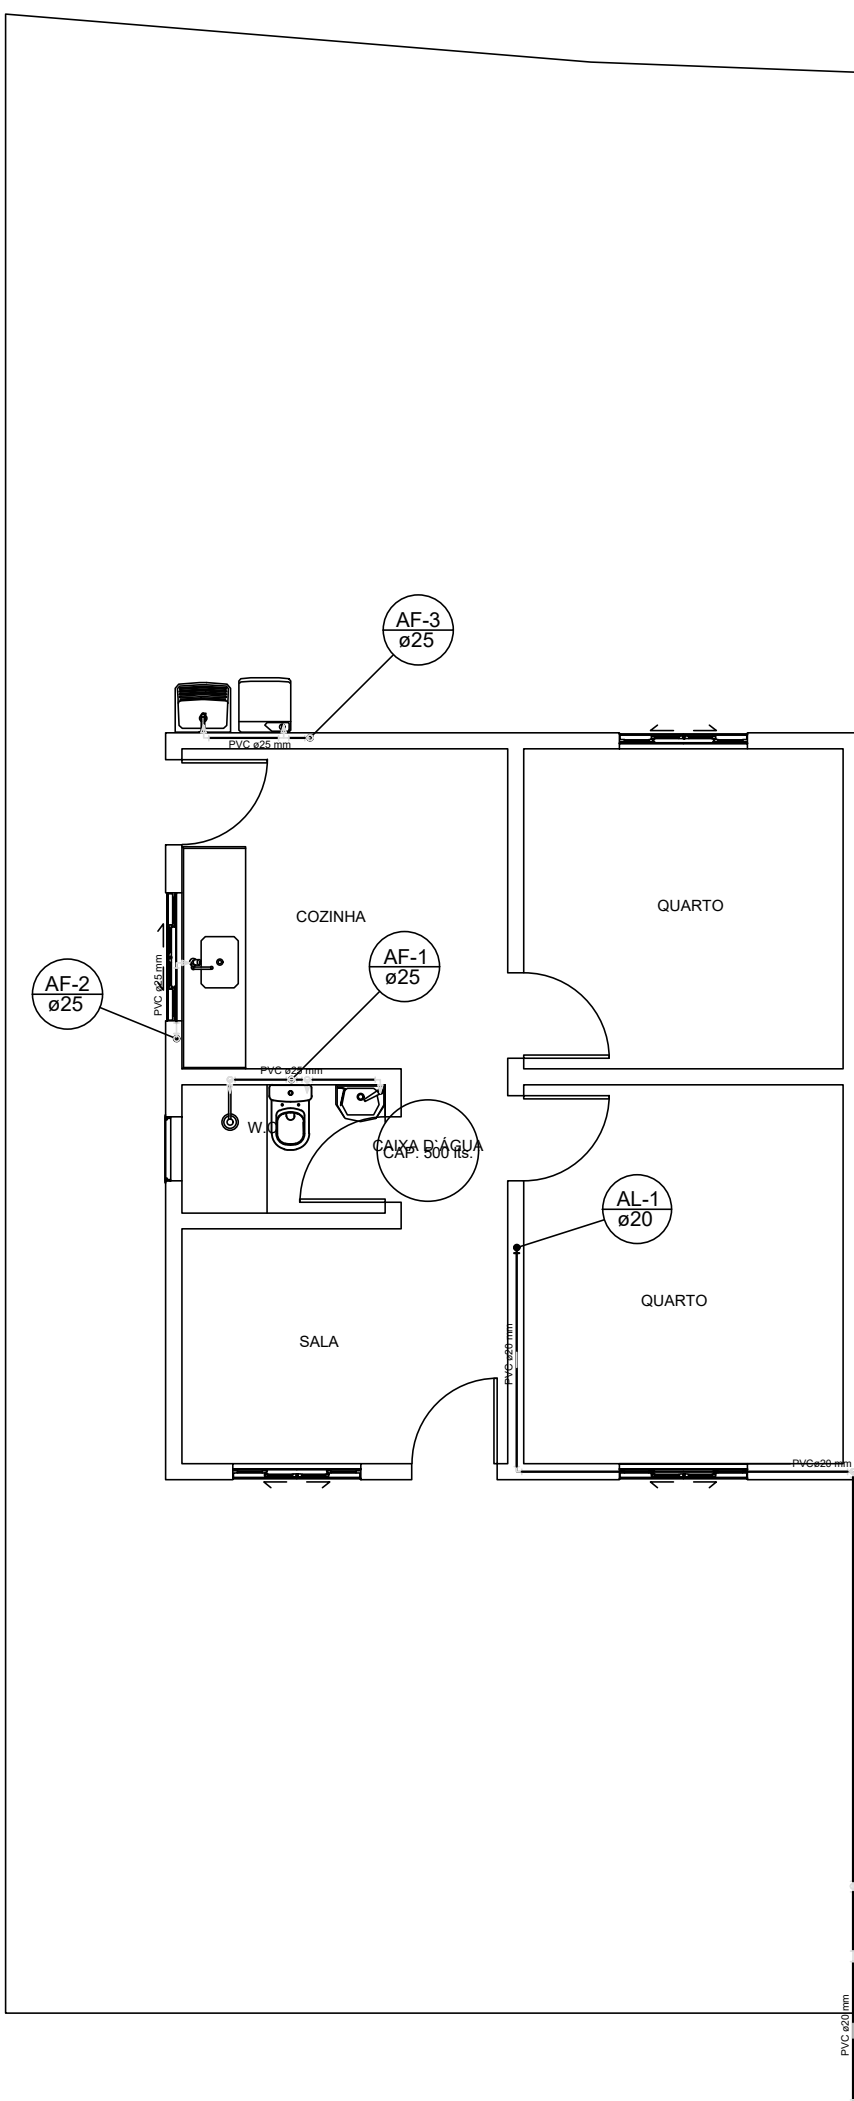

INSTALAÇÕES DE ÁGUA FRIA - TÉRREO
Escala: 1:50

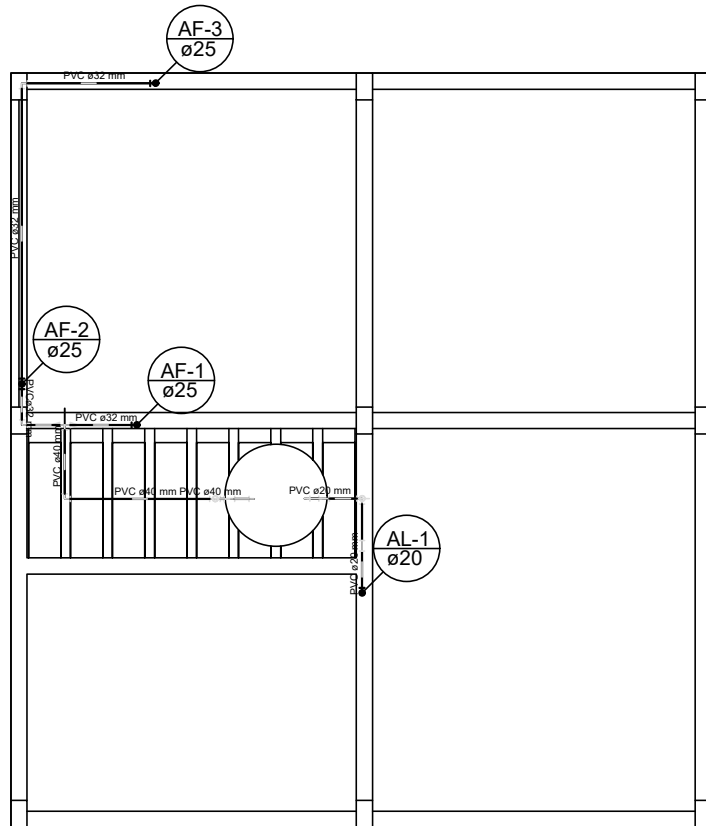

INSTALAÇÕES DE ÁGUA FRIA - COBERTURA
Escala: 1:50

PROJETO HIDROSSANITÁRIO	PROPRIETÁRIO		
	PREFEITURA MUNICIPAL DE CONCEIÇÃO DOS OUROS		
OBRA	LOCAL RUA		
	RUA FELÍCIO ANTÔNIO TEIXEIRA E RUA BENEDITO MAIA DA SILVA SOBRINHO - B. CACHOEIRINHA CONCEIÇÃO DOS OUROS - MG		
CONTEÚDO	DATA	FOLHA	CÓDIGO
PLANTA BAIXA, LEGENDA E LISTA DE MATERIAIS	ABRIL DE 2024	01/02	
	REVISÃO		
	00		
RESPONSÁVEL TÉCNICO			
ENG.º CIVIL JOSÉ AIRTON JUNHO DOS REIS			
CREA-MG 56.250/D			